


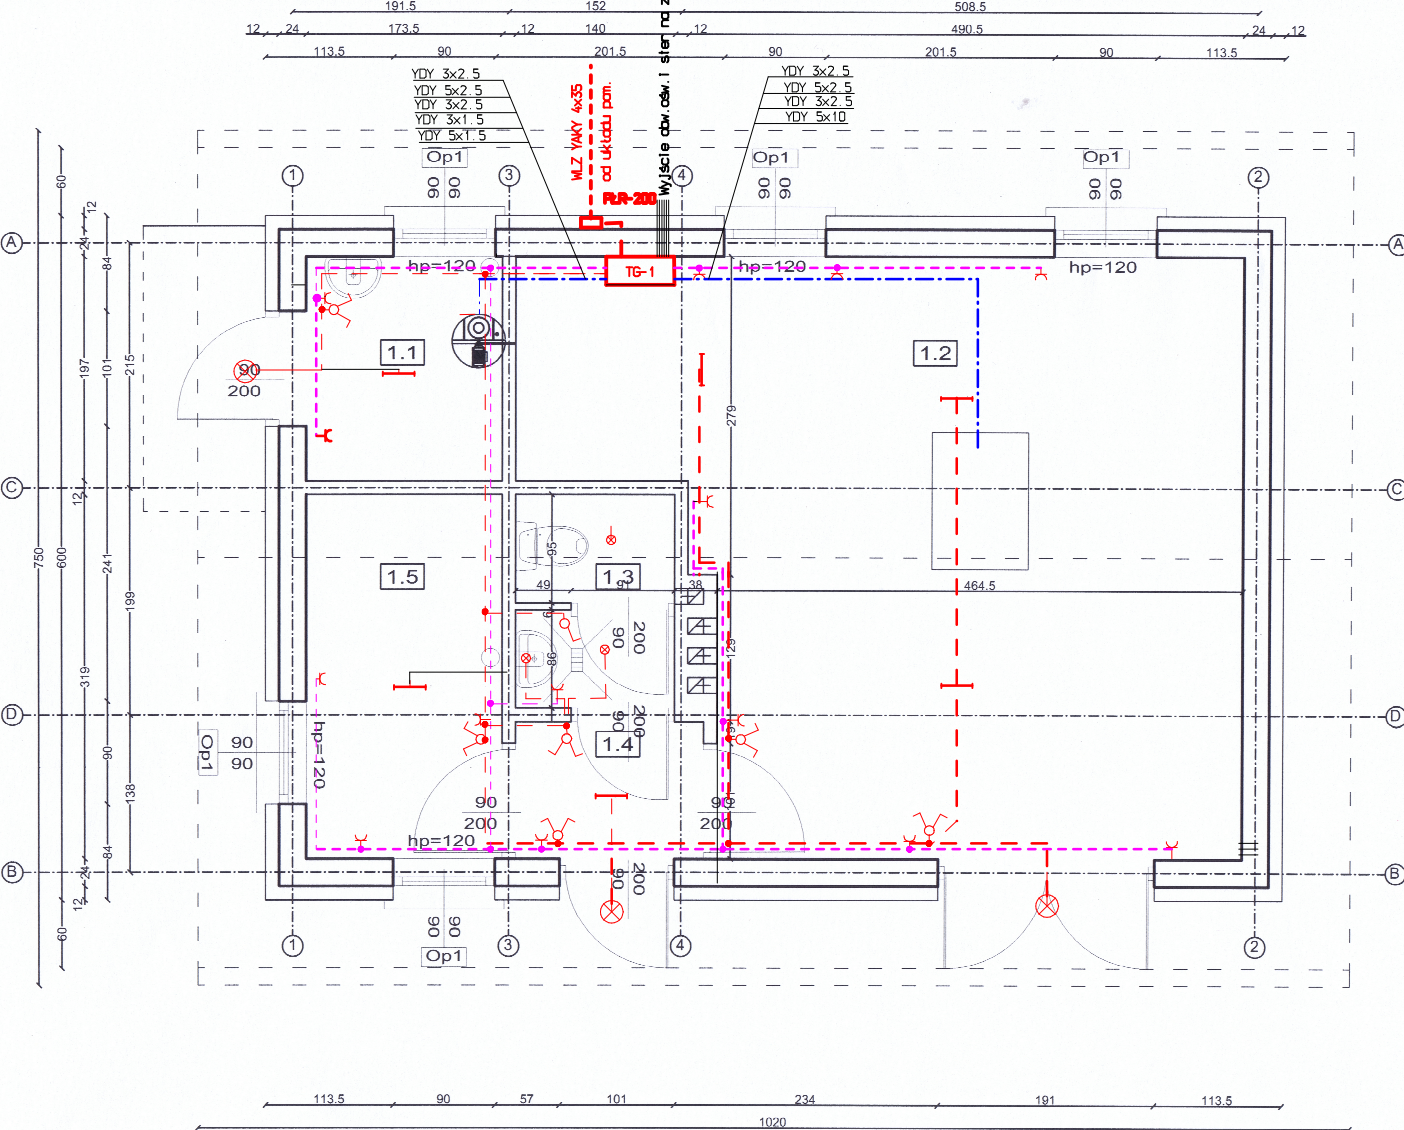

Projekt Instalacji elektrycznej

LEGENDA

- TG-1 Tablica bezpiecznikowa
- ⏏ Gniazda wtykowe
- Przewody YDY 3x2.5 i 3x1.5
- Puszka rozgałęźna
- Instalacja 3-Faz

ZESTAWIENIE POWIERZCHNI

nr	nazwa pomieszczenia	powierzch. m2	rodzaj posadzki
1,1	chlorownia	3,42	terakota
1,2	pom.technologiczne	28,25	terakota
1,3	toaleta	2,59	terakota
1,4	wiatrołap	1,99	terakota
1,5	pomieszczenie socjalne	5,53	terakota
pow.użytkowa parteru - 41,78m2			

Usługi projektowe, mgr inż. Jadwiga Kielin
22- 400 Zamość, ul. Konopnickiej 6/ 7

Inwestor: GMINA KAZANÓW
Obiekt: "WODOCIĄD- WÓŁKA GONCIARSKA"-
sieć wodociągowa dla miejscowości Wólka Gonciarska,
Kowalków Kolonia, Kowalków Wieś, Borów,
Dębniak, Ruda i stacja uzdatniania wody

Rys. 2

Stadium:
Projekt Budowlany

Treść rysunku:

Skala 1:50

Projektował: **Inż. Janusz Luczka**
Upr.Nr.GP.II.7342/94/94

Sprawdził: **Inż. Bogdan Małec**
Upr.Nr.GT-III-8386/3/76

Opracował: